


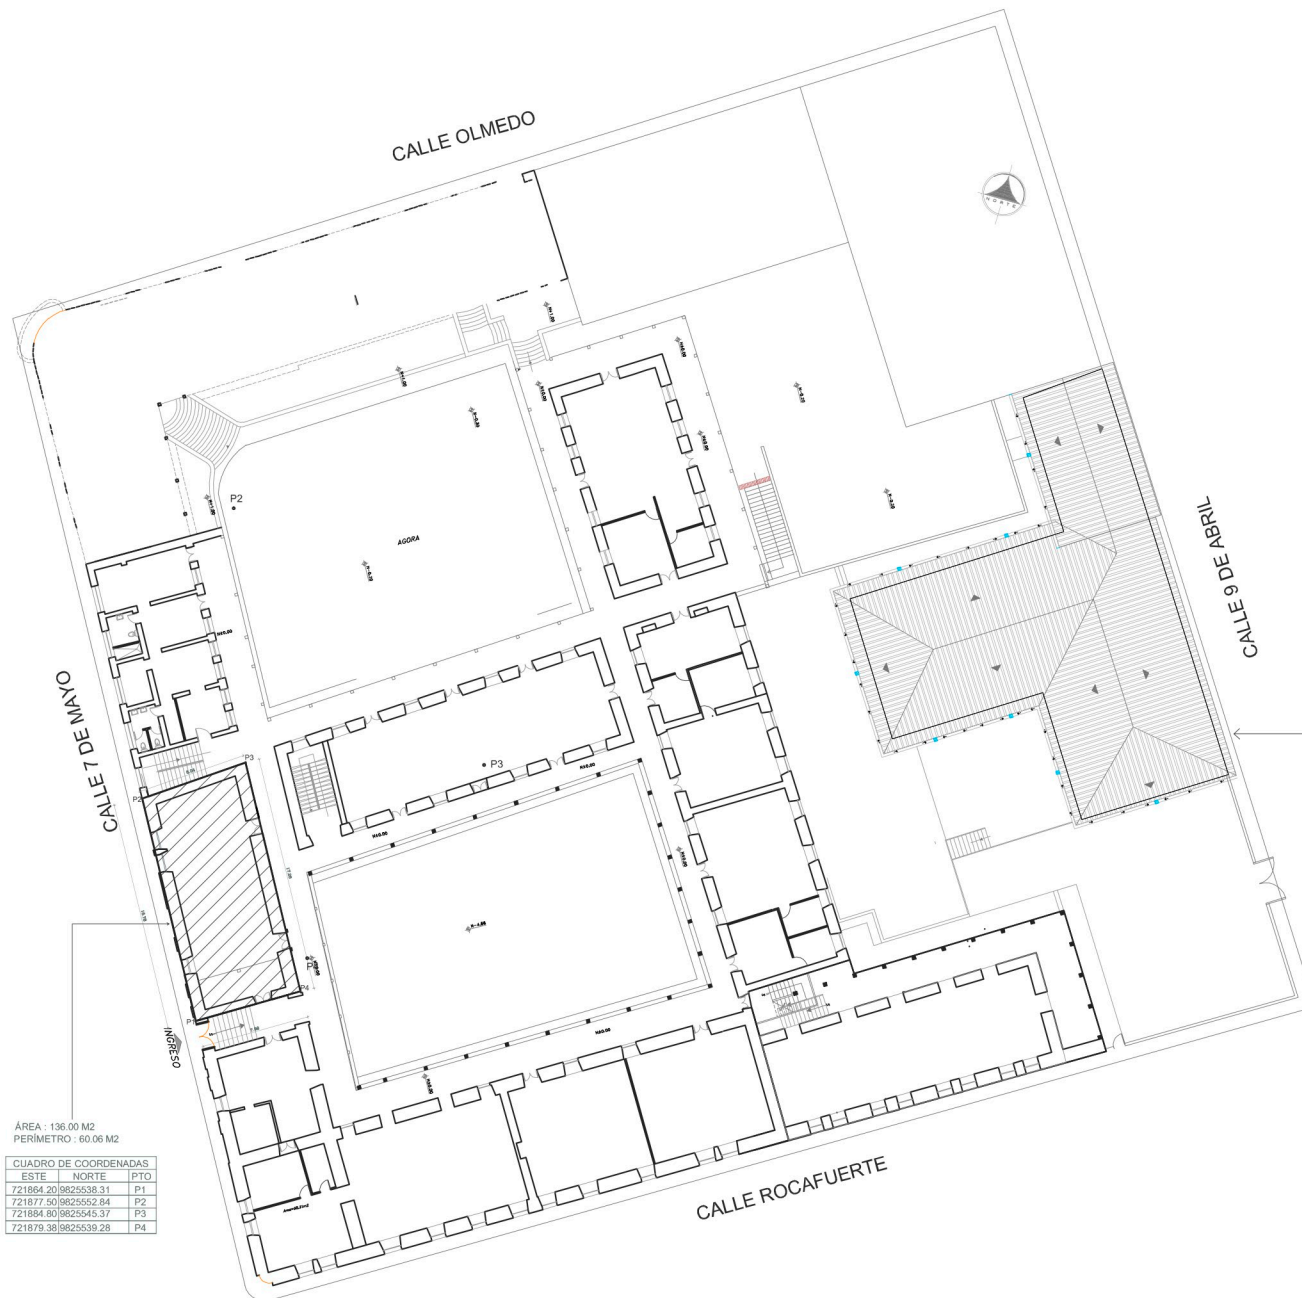

ÁREA : 136.00 M2
PERÍMETRO : 60.06 M2

CUADRO DE COORDENADAS		
ESTE	NORTE	PTO
721864.20	9825538.31	P1
721877.50	9825552.84	P2
721864.80	9825545.37	P3
721879.38	9825539.28	P4

PLANTA BAJA NIVEL 0.00
ESCALA 1:100



 Guaranda alcaldía	GOBIERNO AUTÓNOMO DESCENTRALIZADO DEL CANTÓN GUARANDA DIRECCIÓN DE PLANIFICACIÓN	
	PROYECTO: CENTRO CULTURAL JOSEFINA BARBA	
CONTIENE: PLANTA BAJA NIVEL 0.00		
 Firmado electrónicamente por: ANGEL RODRIGO GOYES NOBOA Validar únicamente con FirmaEC	TÉCNICO DE PLANIFICACIÓN: _____ ARO. PAUL JIMÉNEZ CHAVEZ	UBICACIÓN: PARRQUIJA VENTALLA CALLE 7 DE MAYO Y OLMEDO FECHA: JULIO 2025 LÁMINA: 1/1 ESCALA: INDICADA
	ARO. RODRIGO GOYES NOBOA	
	ARO. PAUL JIMÉNEZ CHAVEZ	
	ARO. RODRIGO GOYES NOBOA	